 


機器名称	品 番 及 び 仕 様 ※器具品番 (TOTO)	品 番 及 び 仕 様 ※器具品番 (LIXIL)	1 階	2 階	3 階	4 階	合 計
			体育館	普通教室	普通教室	普通教室	
			3年 普通教室 (女子)	3年 普通教室 (男子)	3年 普通教室 (女子)	3年 普通教室 (男子)	
洋風便器	CFS494NHNS (1階~3階) CFS494NSNS (4階 低圧フラッシュ仕様) TCF116 (消費電力52W)	C-P258 CF-18ALJ (消費電力45W) CF-T7114A (4階のみCF-7114TA) CF-103BB CF-AA22H	1	2	2	2	(7)
洋風便器	CFS494NHNS TCF6622 (消費電力321W) TH343R YH50	C-P258 CW-KB21 (消費電力350W) CF-T7114A K-T001A CF-103BB CF-AA22H					
L型手すり	TS134GLCY8S	NKF-520 (600x800)					



グラウンド

配置図 S=1:500




製圖 照 查

特記

製図	R8年 8月	日	工事名	鶴岡市立鶴岡第四学校トイレ洋式化工事	図面番号
----	--------	---	-----	--------------------	------

縮尺	A3: NS	図面名	案内図・配置図・機器リスト	2
----	--------	-----	---------------	---

2

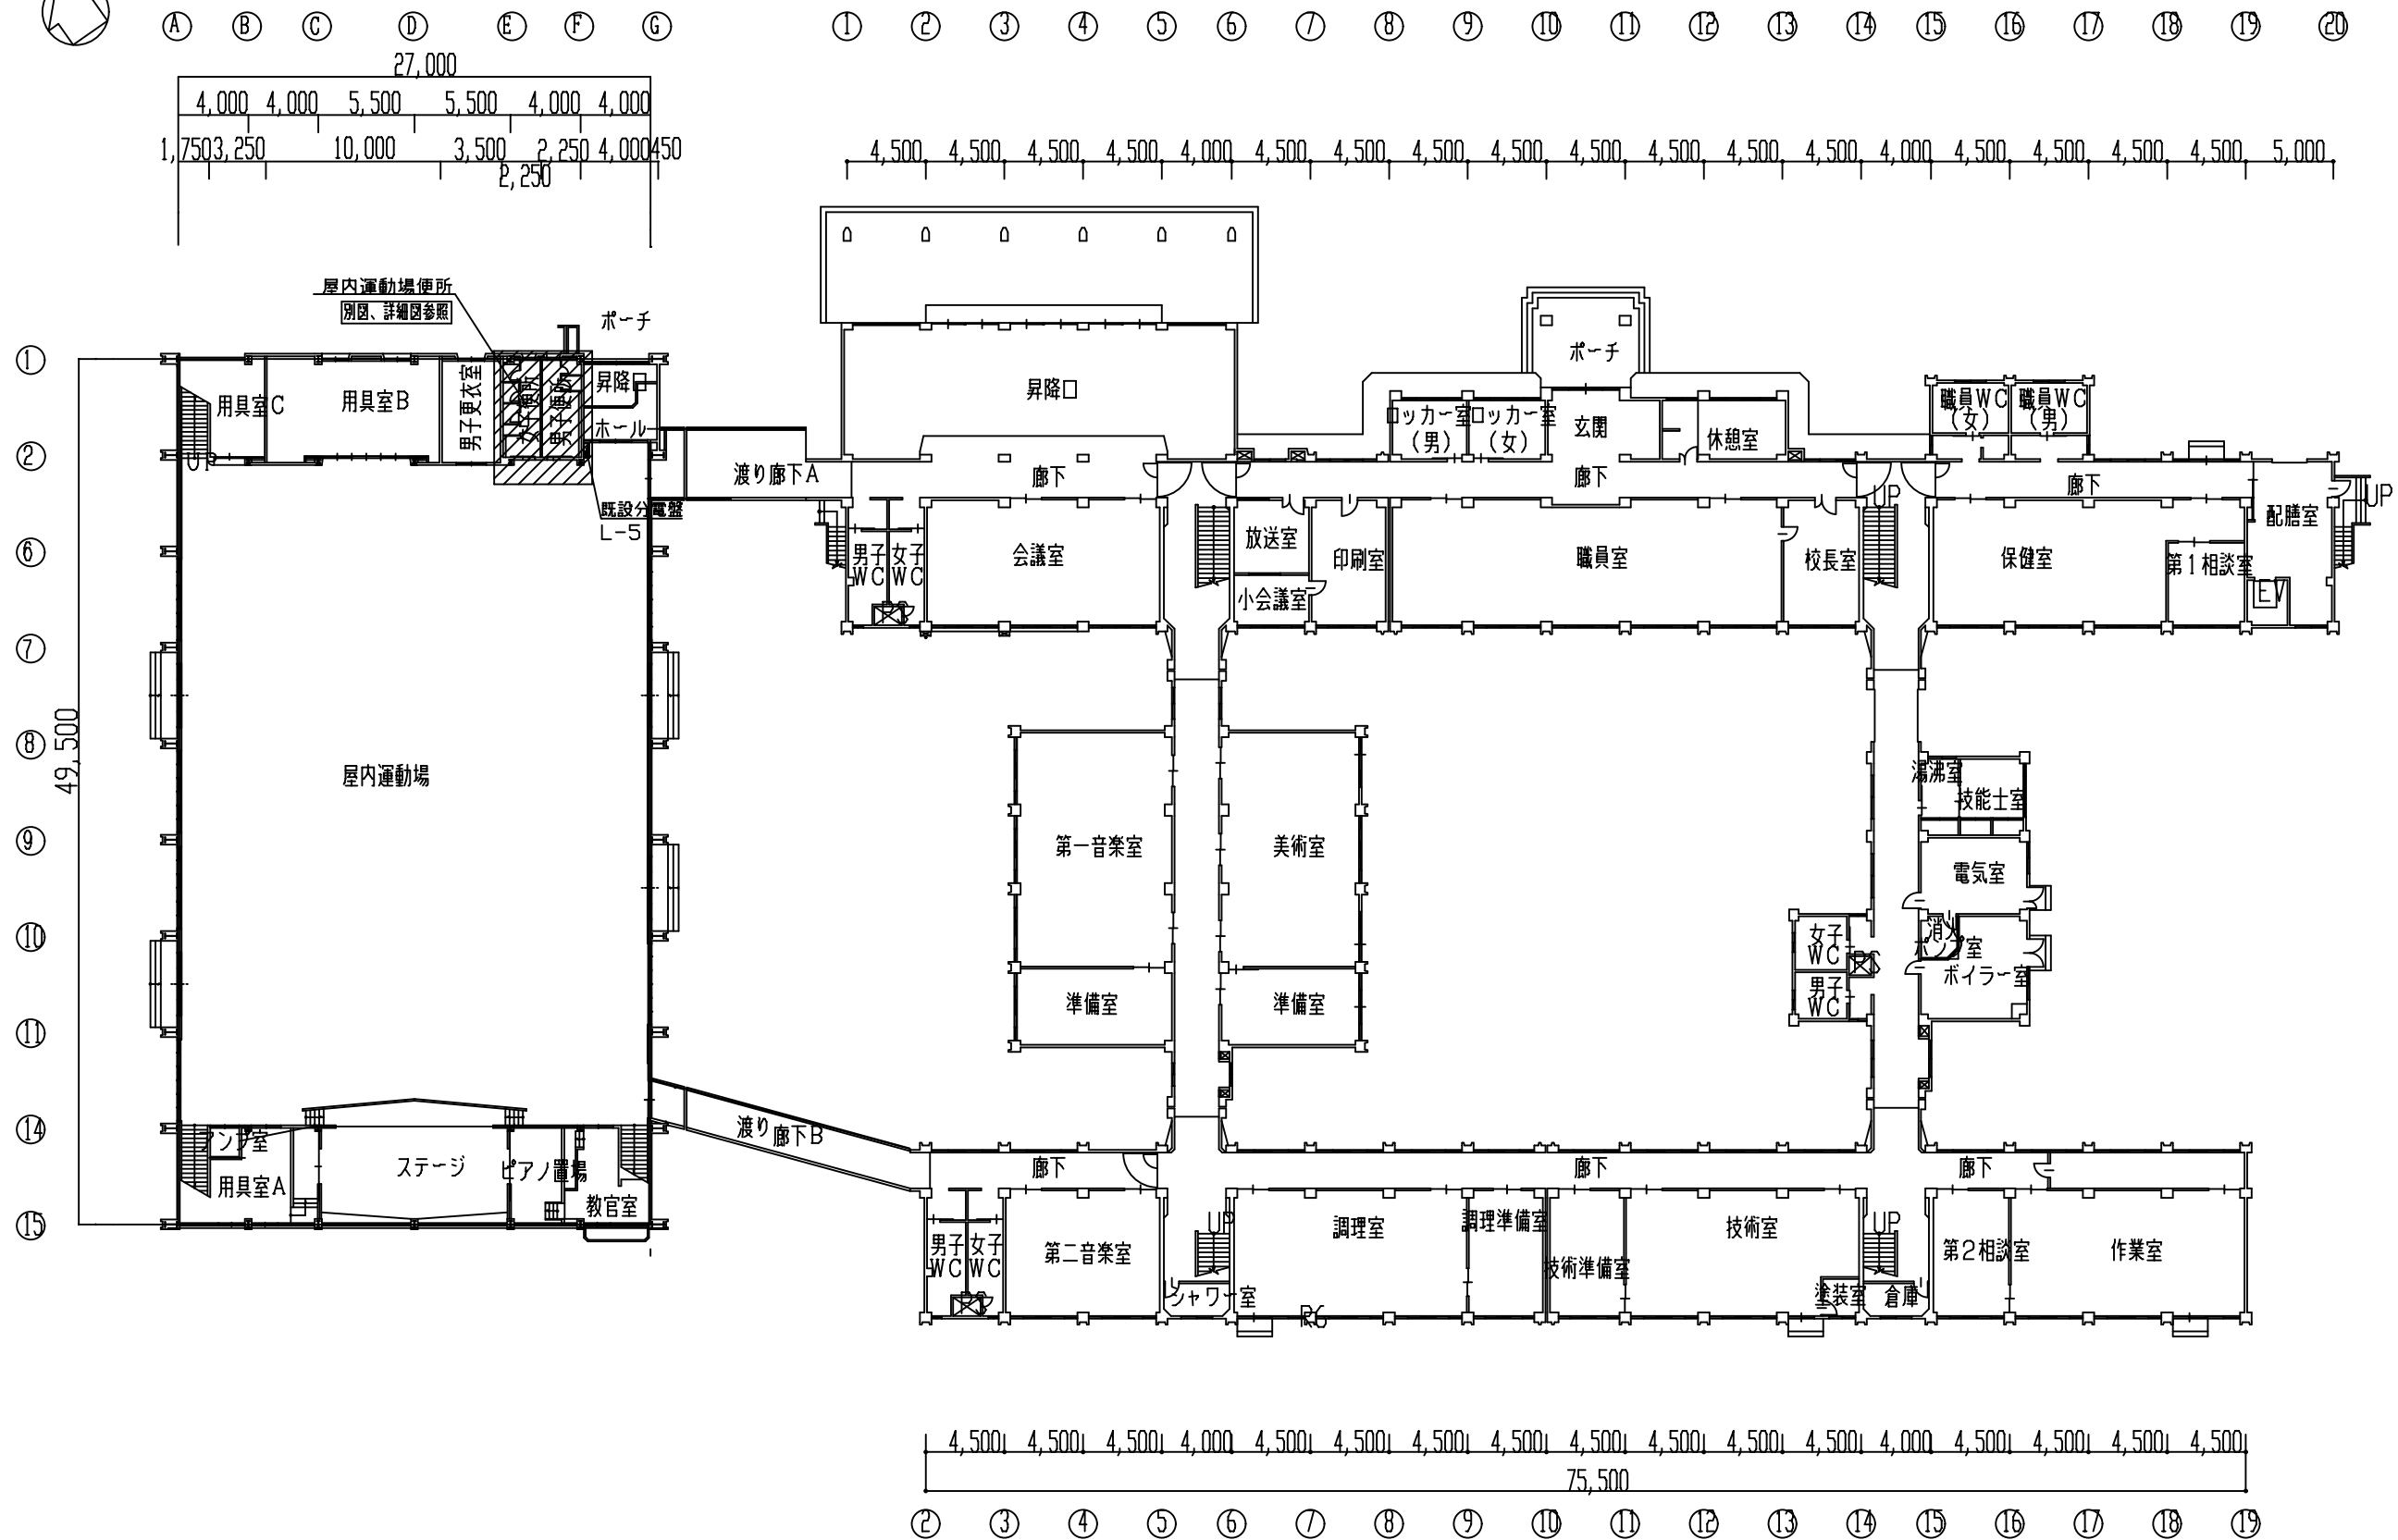

1 階 平 面 図 S=1/200



鶴岡市教育委員会管理課

製図

照査

特記

製図

R8年 8月 日

工事名

鶴岡市立鶴岡第四学校トイレ洋式化工事

図面番号


縮尺

A3:400

図面名

1 階平面図

3

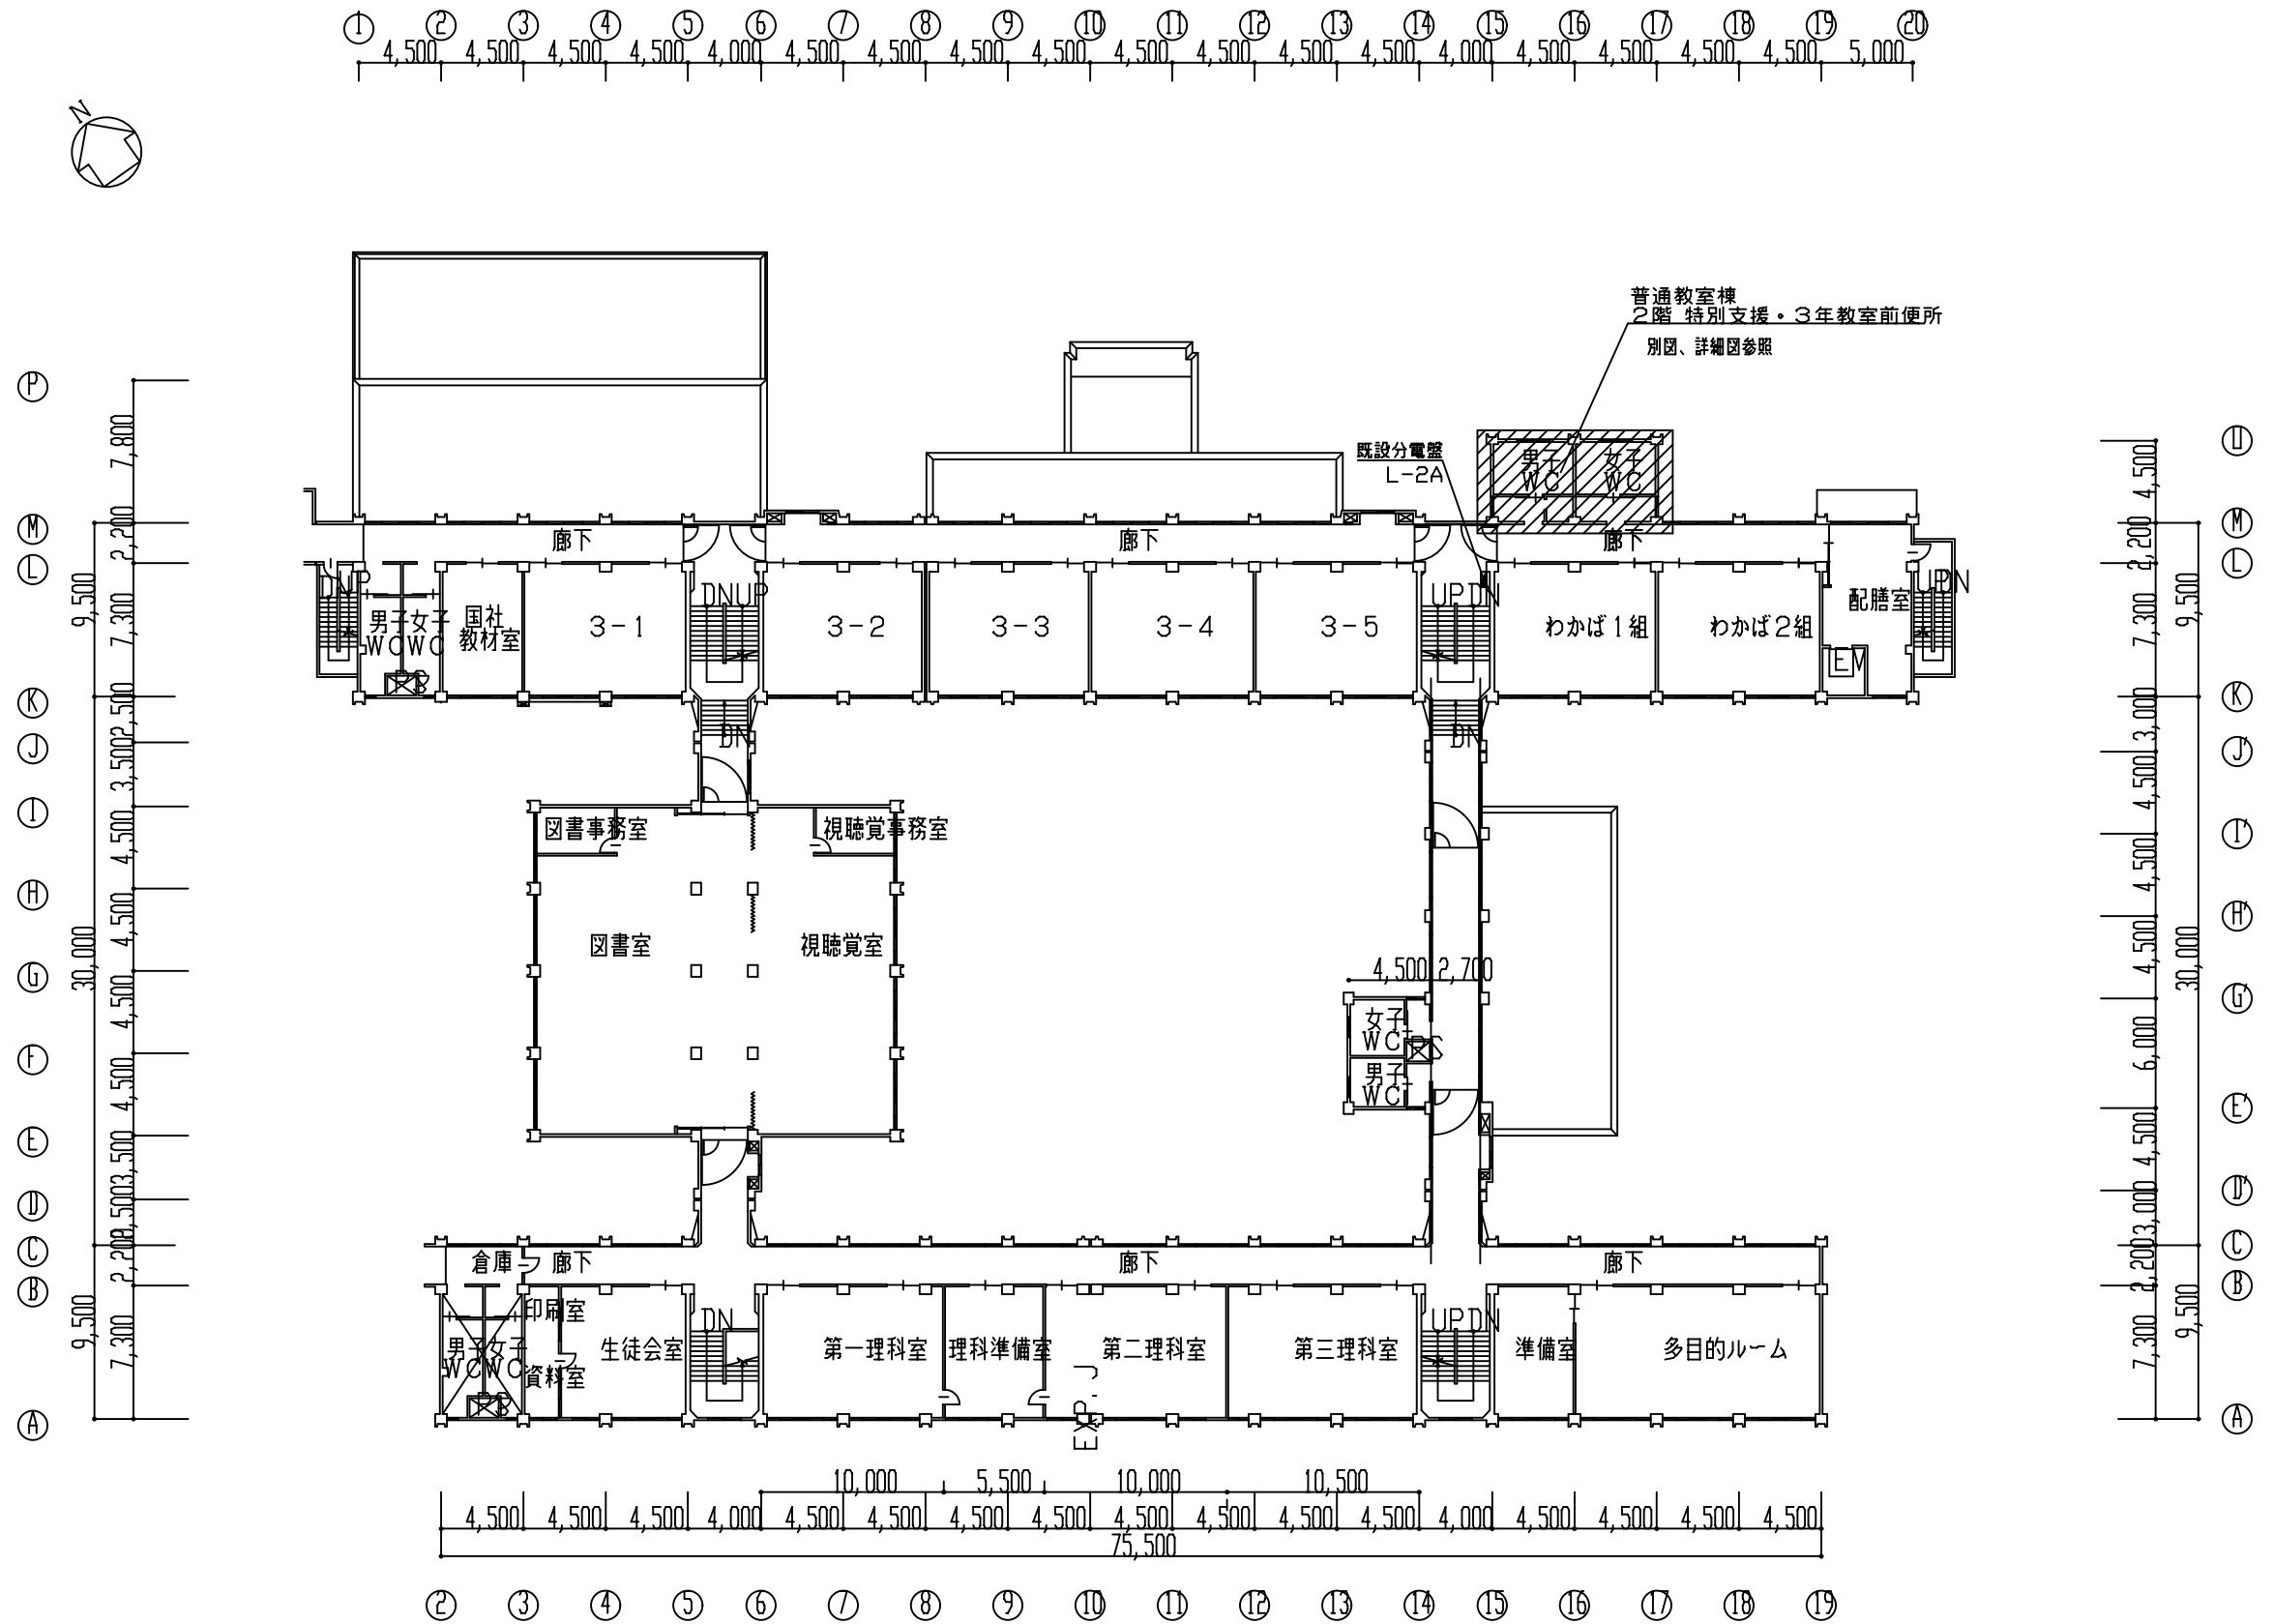

2 階平面図 S=1/200




鶴岡市教育委員会管理課


製図	照査

特記

製図	R8年 8月 日	工事名	鶴岡市立鶴岡第四学校トイレ洋式化工事	図面番号
縮尺	A3:400	図面名	2階平面図	4

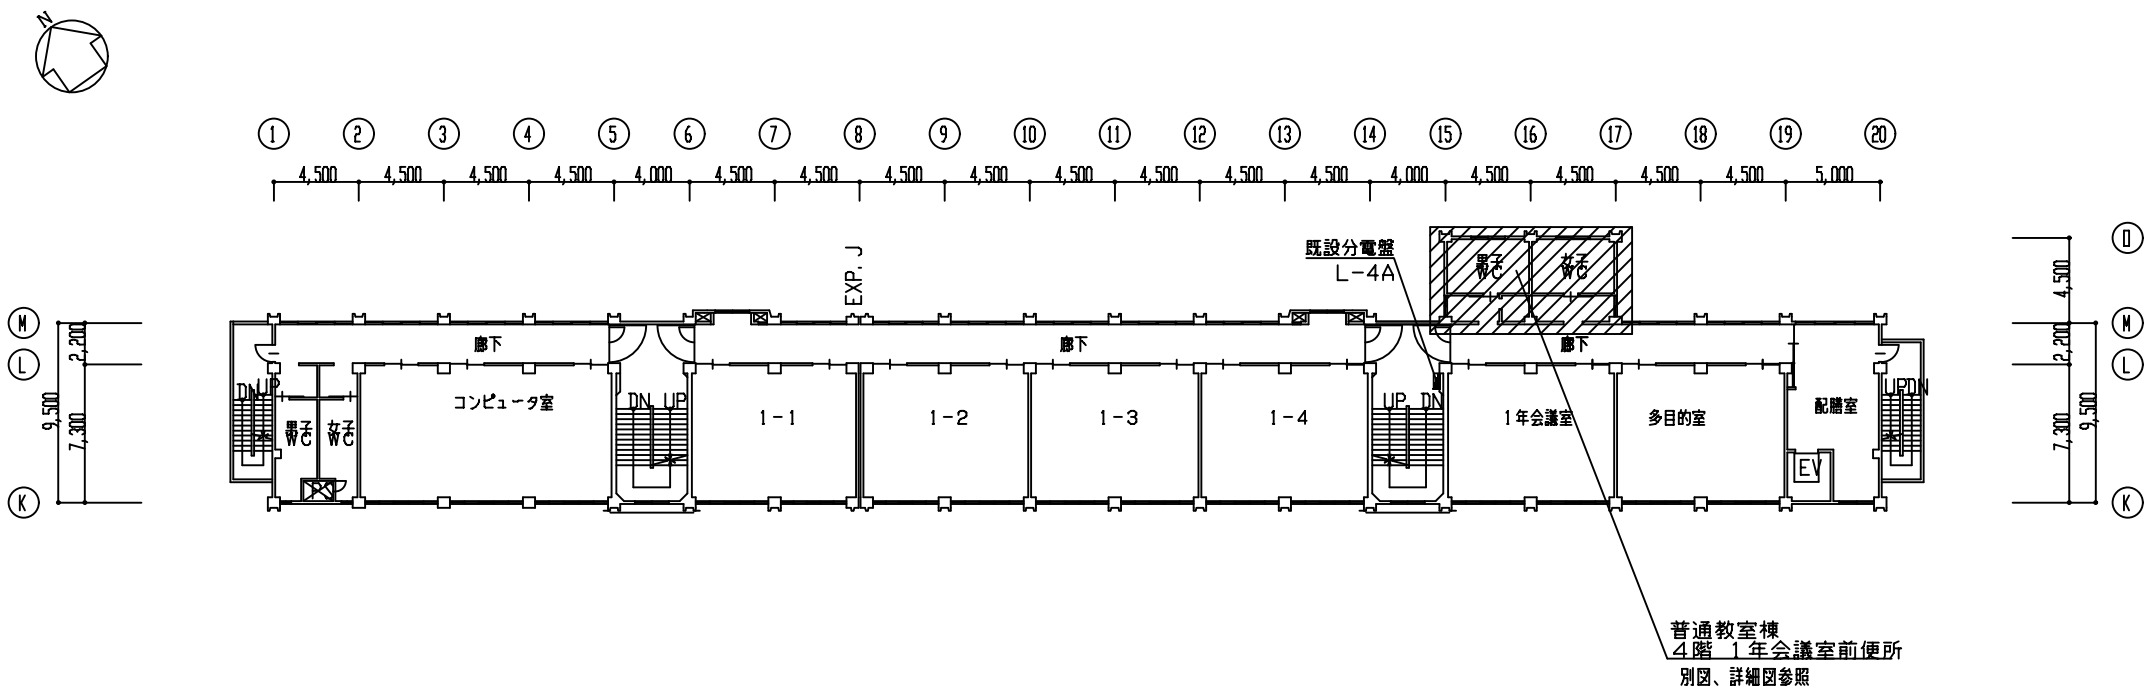

4階平面図 S=1/200

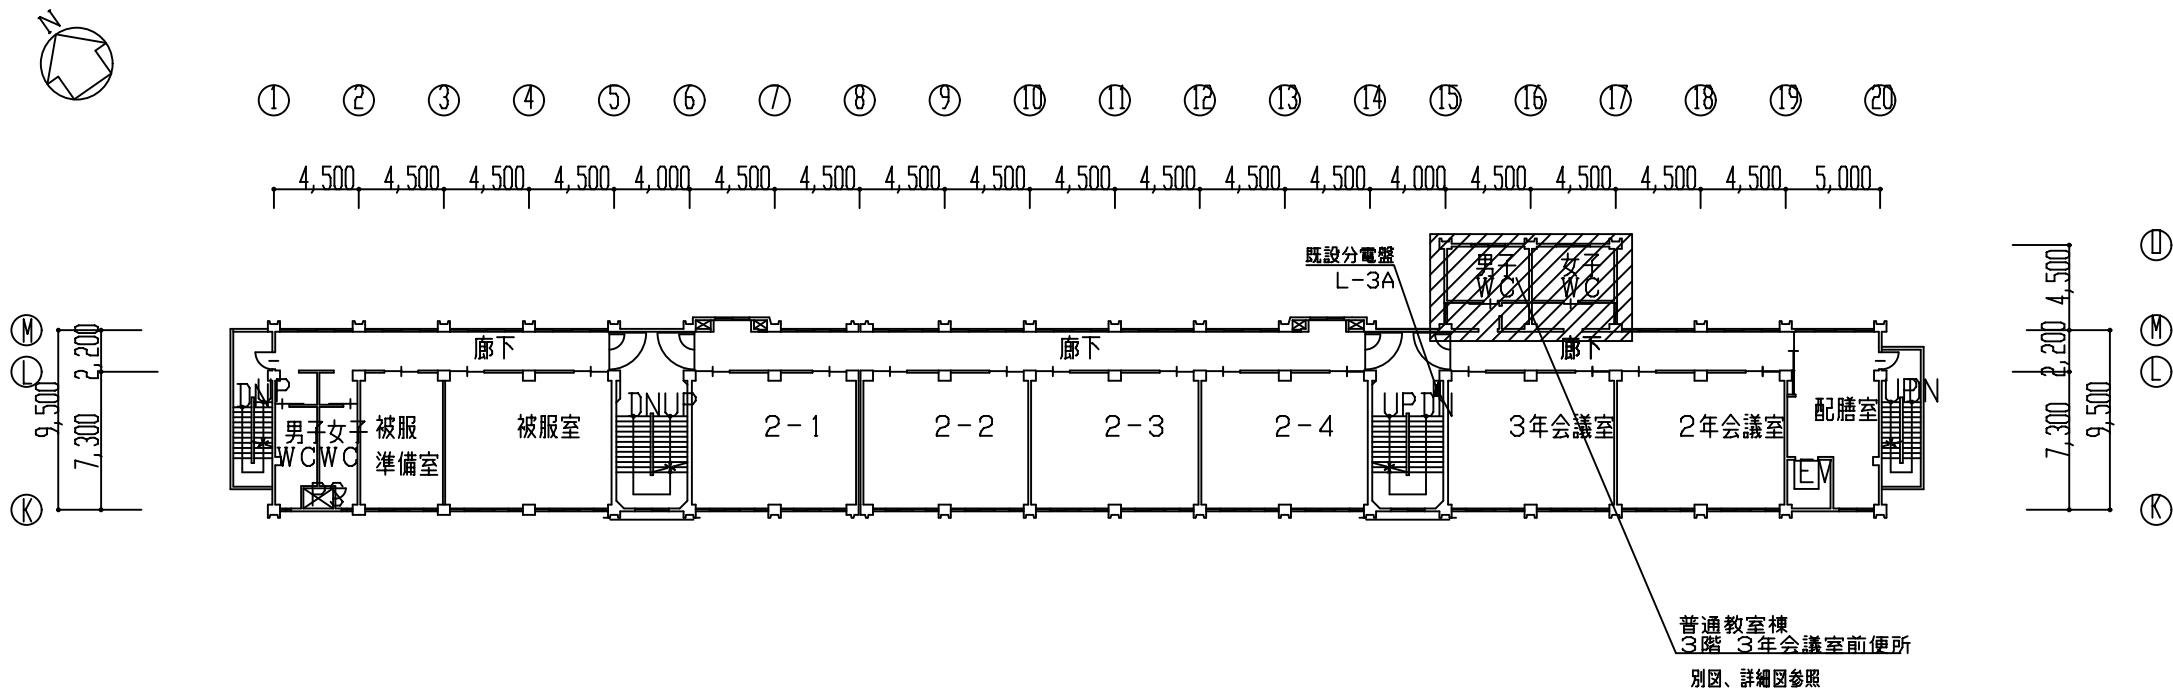

3階平面図 S=1/200




鶴岡市教育委員会管理課


製図	照査

特記


製図	R8年 8月 日	工事名	鶴岡市立鶴岡第四学校トイレ洋式化工事	図面番号
縮尺	A3:400	図面名	3・4階平面図	5

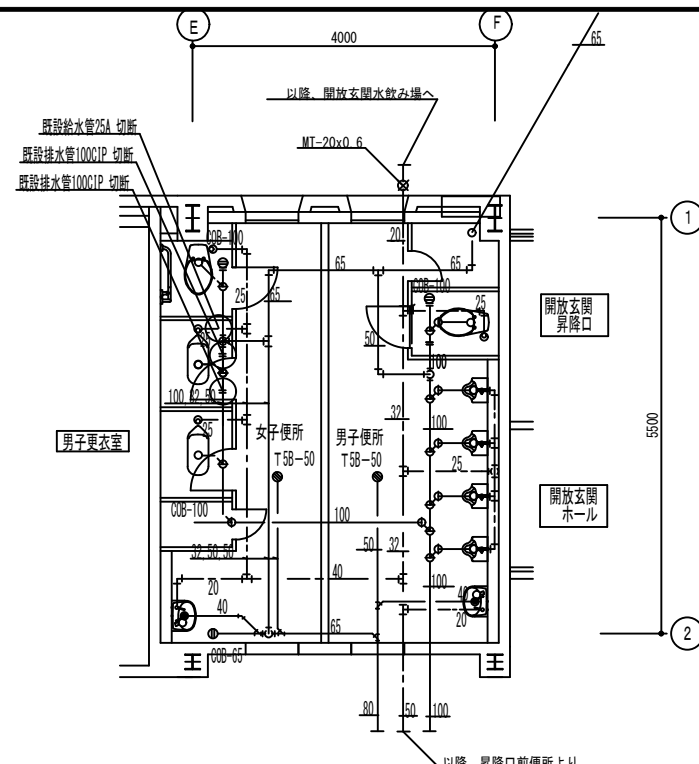

屋体 解放玄関脇 便所（男女）配管平面図 （改修前・撤去図） 1：50

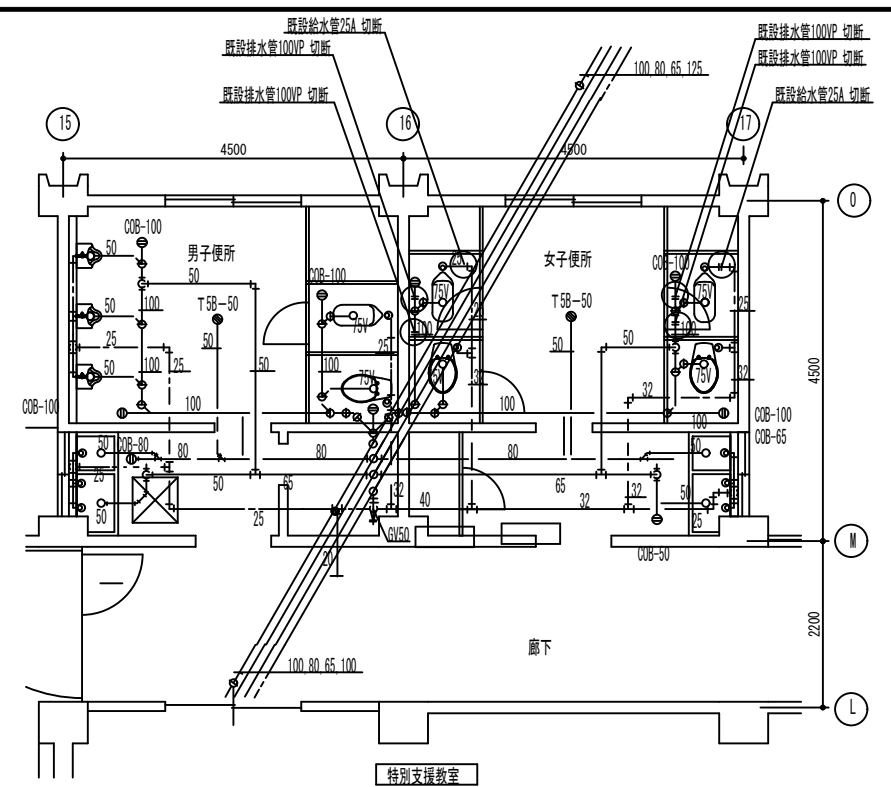


2階 特別支援・3年教室前便所（男女）配管平面図 （改修前・撤去図） 1：50

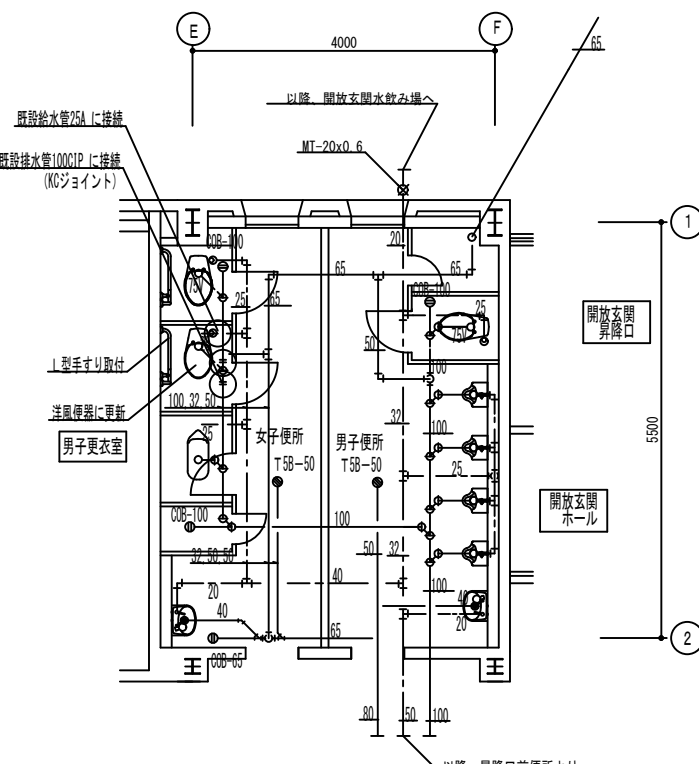

屋体 解放玄関脇 便所（男女）配管平面図 （改修後） 1：50

* 図中、破線は既設配管を示し太線実践は改修配管・器具を示す。

コア抜（床）数量表			
種 別	管サイズ	コア抜サイズ	数 量
給 水	25A	50Φx150L	1
排 水	75V	125Φx150L	2

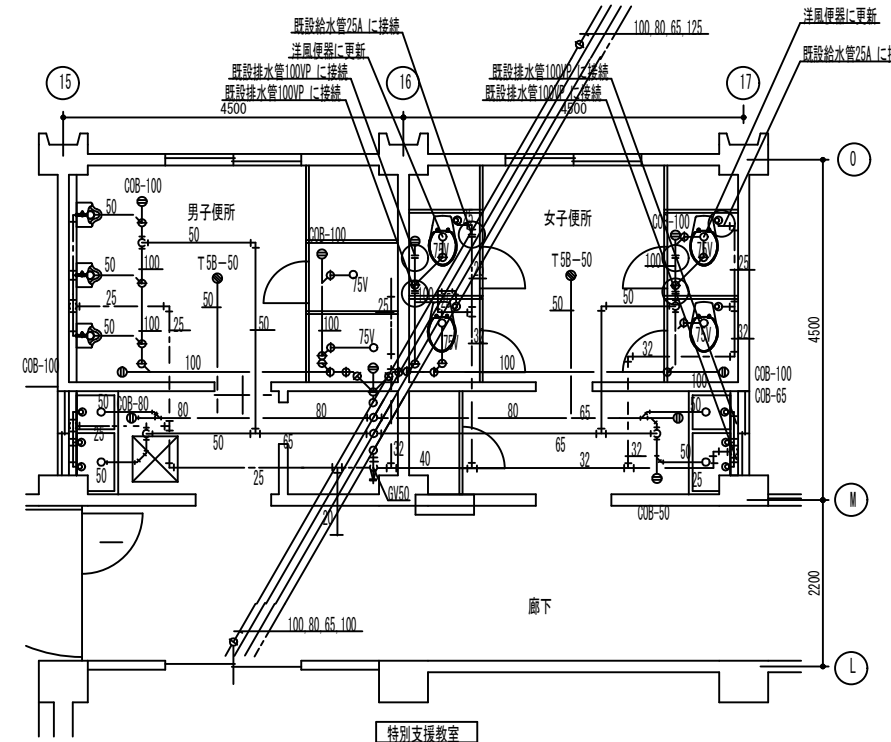

2階 特別支援・3年教室前便所（男女）配管平面図 （改修後） 1：50

* 図中、破線は既設配管を示し太線実践は改修配管・器具を示す。

コア抜（床）数量表			
種 別	管サイズ	コア抜サイズ	数 量
給 水	25A	50Φx150L	2
排 水	75V	125Φx150L	2




鶴岡市教育委員会管理課


製図 照 査 特 記

製図 R8年 8月 日 工事名 鶴岡市立鶴岡第四学校トイレ洋式化工事 図面番号


縮尺 A3：100 図面名 トイレ改修図（1） 6

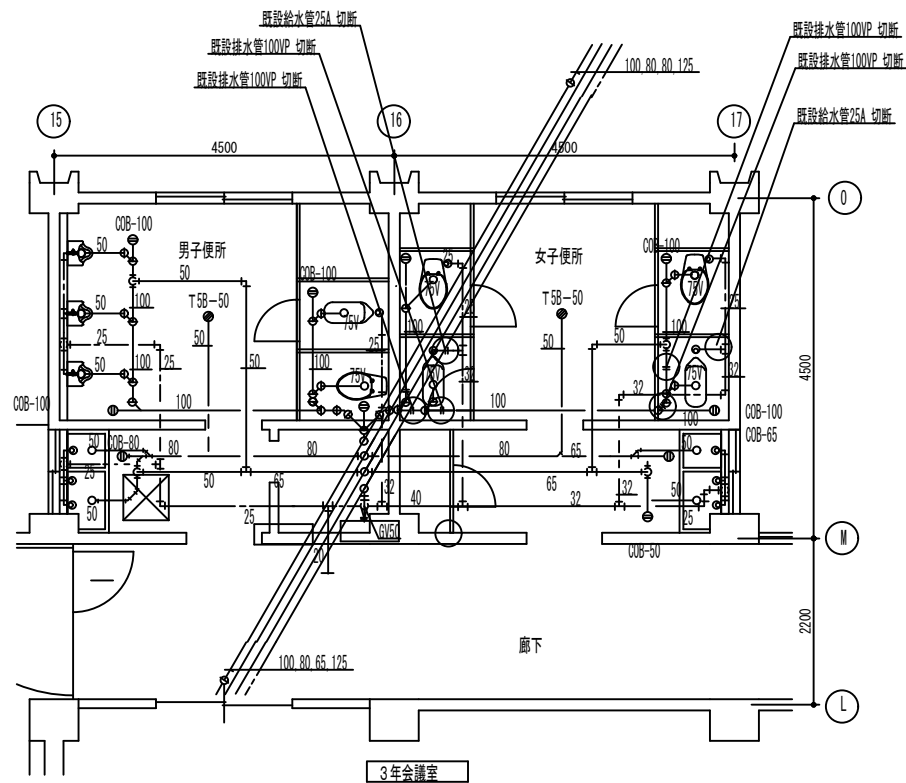

3階 3年会議室前便所（男女）配管平面図 （改修前・撤去図）1：50

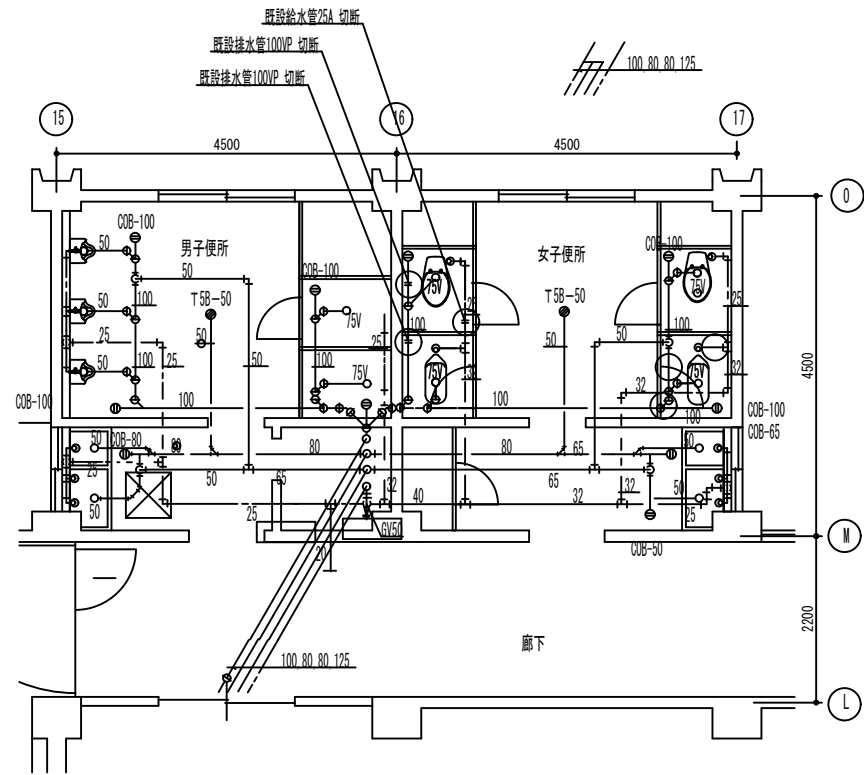


4階 1年会議室前便所（男女）配管平面図 （改修前・撤去図）1：50

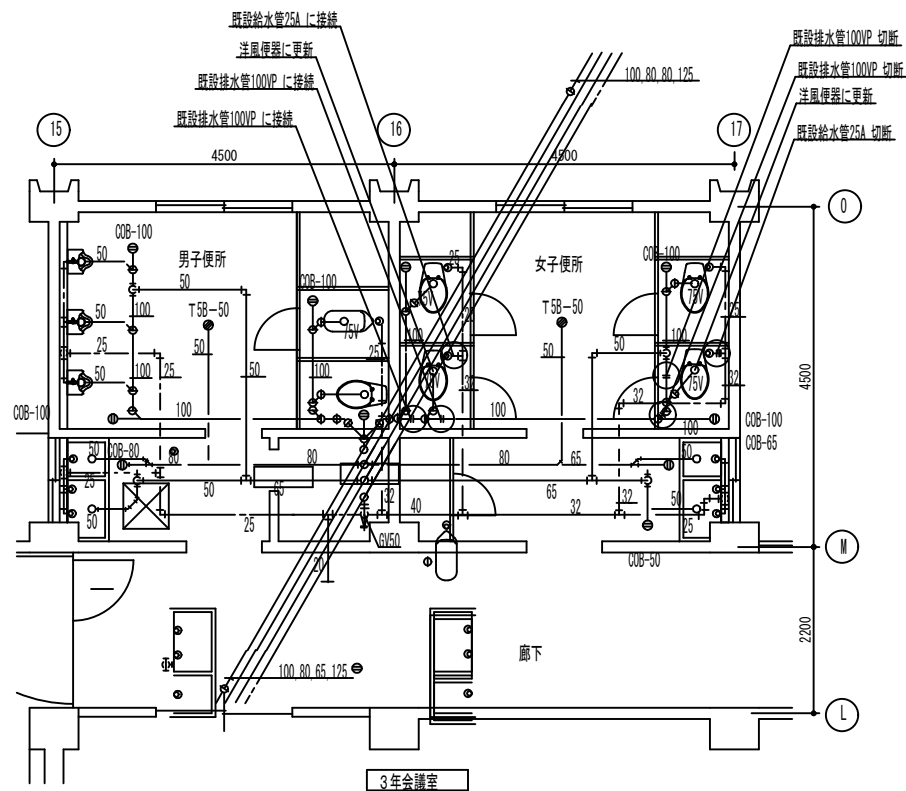

3階 3年会議室前便所（男女）配管平面図 （改修後）1：50

* 図中、破線は既設配管を示し太線実践は改修配管・器具を示す。

コア抜（床）数量表			
種 別	管サイズ	コア抜サイズ	数 量
給 水	25A	50Φ×150L	2
排 水	75V	125Φ×150L	2

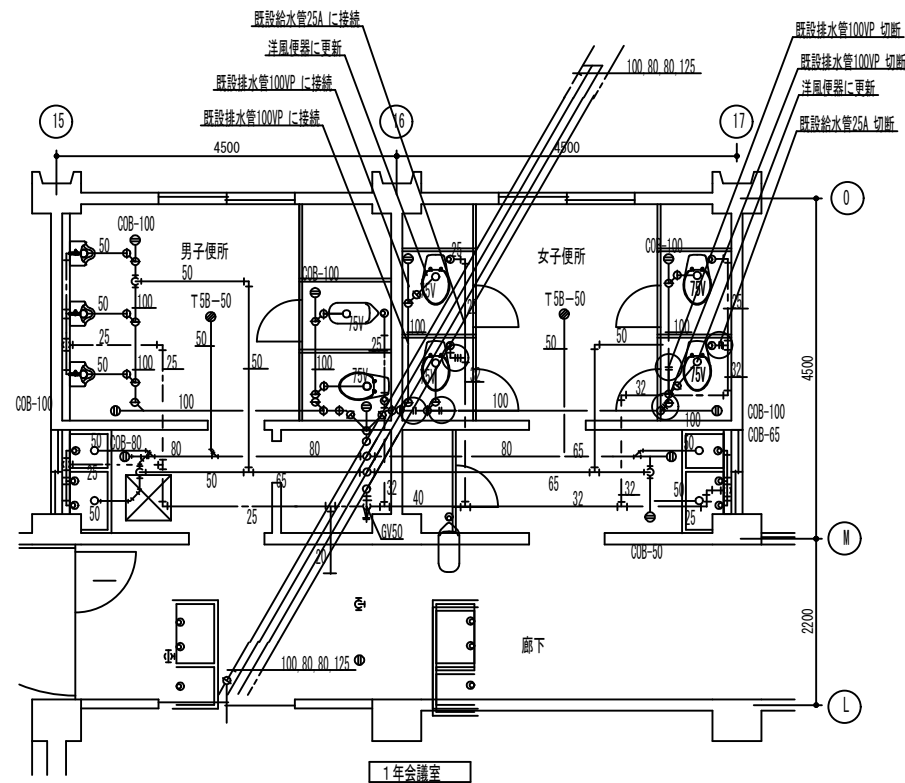

4階 1年会議室前便所（男女）配管平面図 （改修後）1：50

* 図中、破線は既設配管を示し太線実践は改修配管・器具を示す。

* 4階のフラッシュバルブは、
低圧フラッシュバルブとする。

コア抜（床）数量表			
種 別	管サイズ	コア抜サイズ	数 量
給 水	25A	50Φ×150L	2
排 水	75V	125Φ×150L	2




鶴岡市教育委員会管理課

製図 照 査 特 記

--	--	--	--


製図	R8年 8月 日	工事名	鶴岡市立鶴岡第四学校トイレ洋式化工事	図面番号
縮尺	A3：100	図面名	トイレ改修図（2）	7

屋体 解放玄関脇 便所（男女）建築・電気設備平面図（改修後）1：50

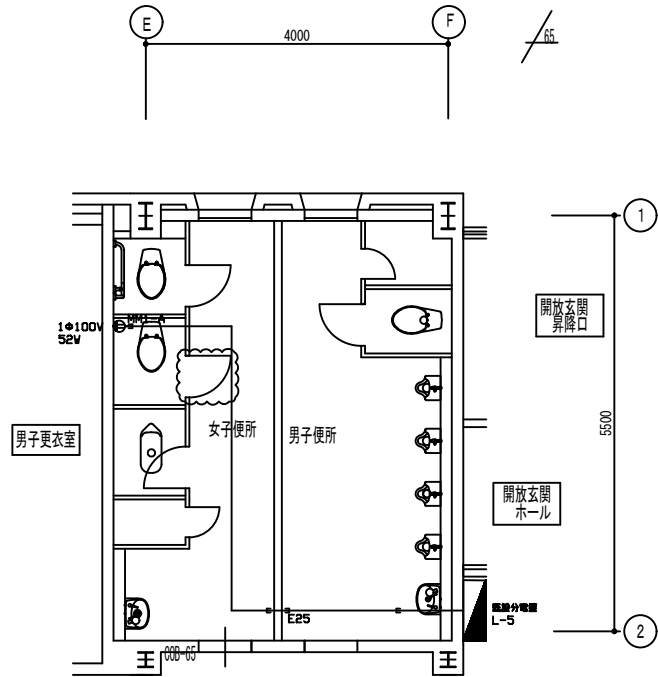

建築工事	数量
トイレブース扉勝手変更（扉再利用・金物交換）	1
便器更新に伴う床一時撤去復旧	1
コンクリート（FC21-S18）金ゴテ押え	≒280×650×厚180
あと施工アンカー	D10×16


電気設備工事	数量
壁付コンセント設置	1

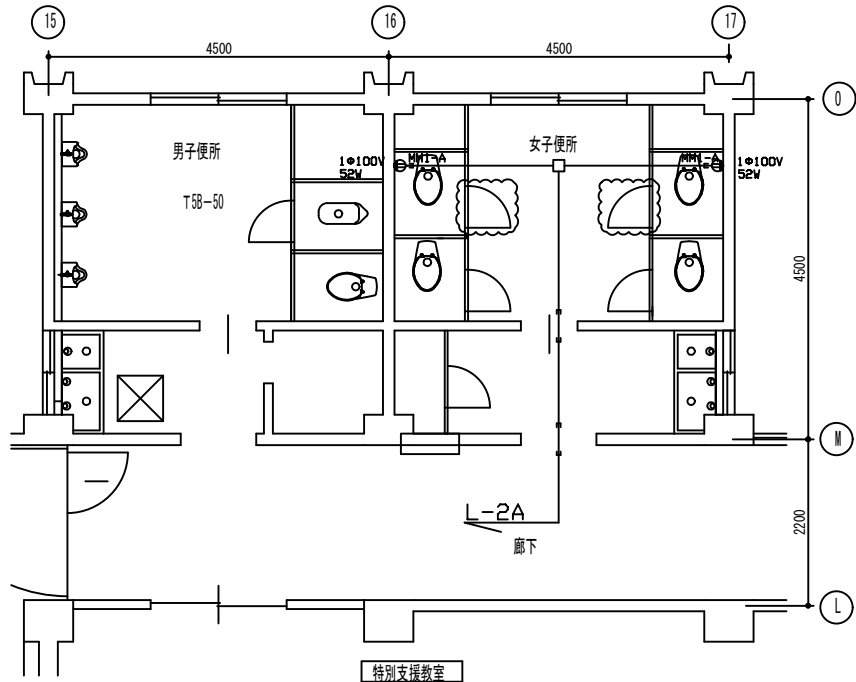

2階 特別支援・3年教室前便所（男女）建築・電気設備平面図（改修後）1：50

建築工事	数量
トイレブース扉勝手変更（扉再利用・金物交換）	2
便器更新に伴う床一時撤去復旧	2
コンクリート（FC21-S18）金ゴテ押え	≒280×650×厚180
あと施工アンカー	D10×16
下階天井仕上げ撤去及び復旧	2


電気設備工事	数量
壁付コンセント設置	2

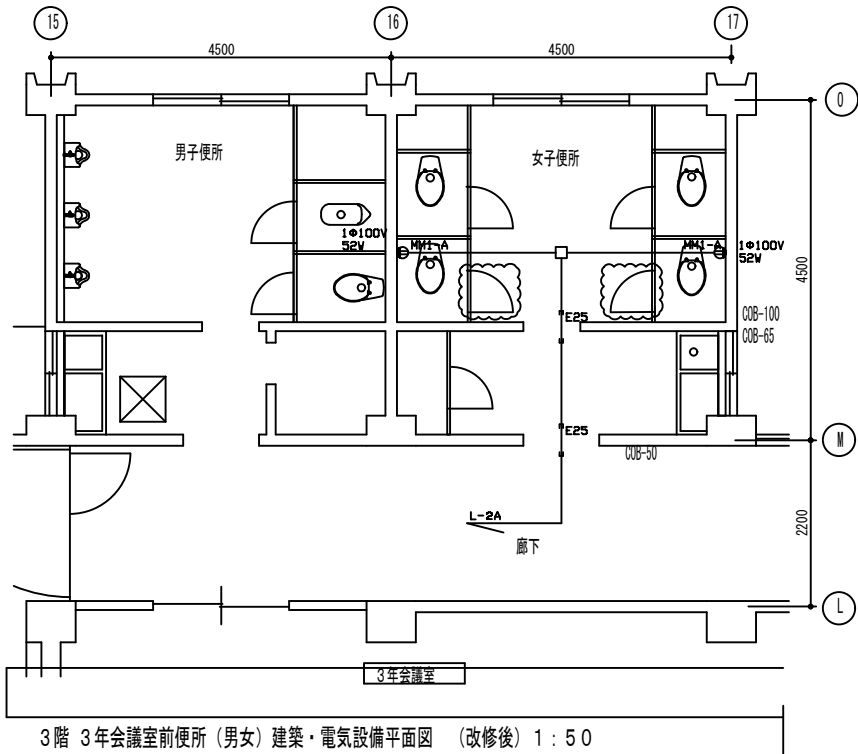

3階 3年会議室前便所（男女）建築・電気設備平面図（改修後）1：50

建築工事	数量
トイレブース扉勝手変更（扉再利用・金物交換）	2
便器更新に伴う床一時撤去復旧	2
コンクリート（FC21-S18）金ゴテ押え	≒280×650×厚180
あと施工アンカー	D10×16
下階天井仕上げ撤去及び復旧	2

電気設備工事	数量
壁付コンセント設置	2

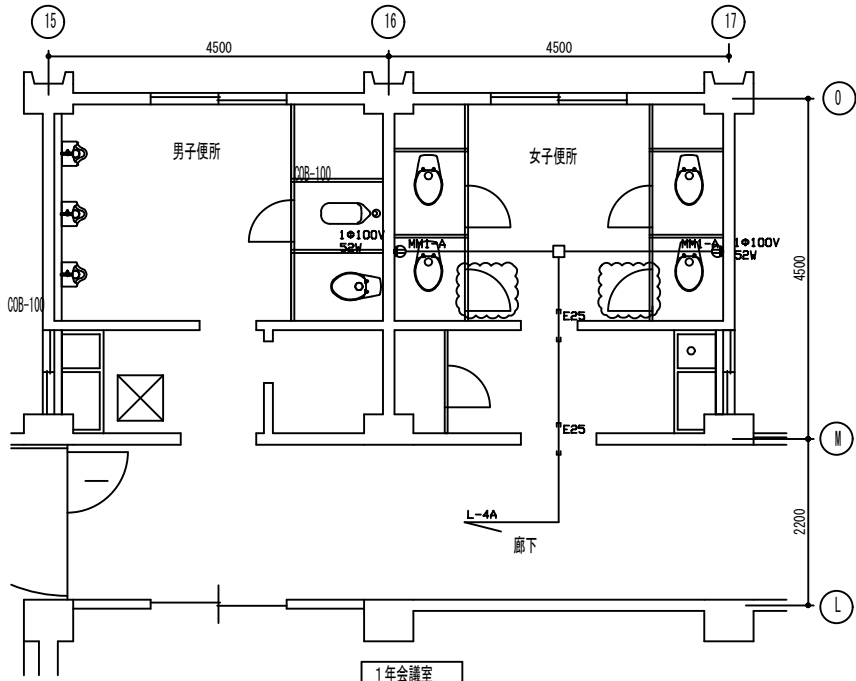

4階 1年会議室前便所（男女）建築・電気設備平面図（改修後）1：50

建築工事	数量
トイレブース扉勝手変更（扉再利用・金物交換）	2
便器更新に伴う床一時撤去復旧	2
コンクリート（FC21-S18）金ゴテ押え	≒280×650×厚180
あと施工アンカー	D10×16
下階天井仕上げ撤去及び復旧	2

電気設備工事	数量
壁付コンセント設置	2

